


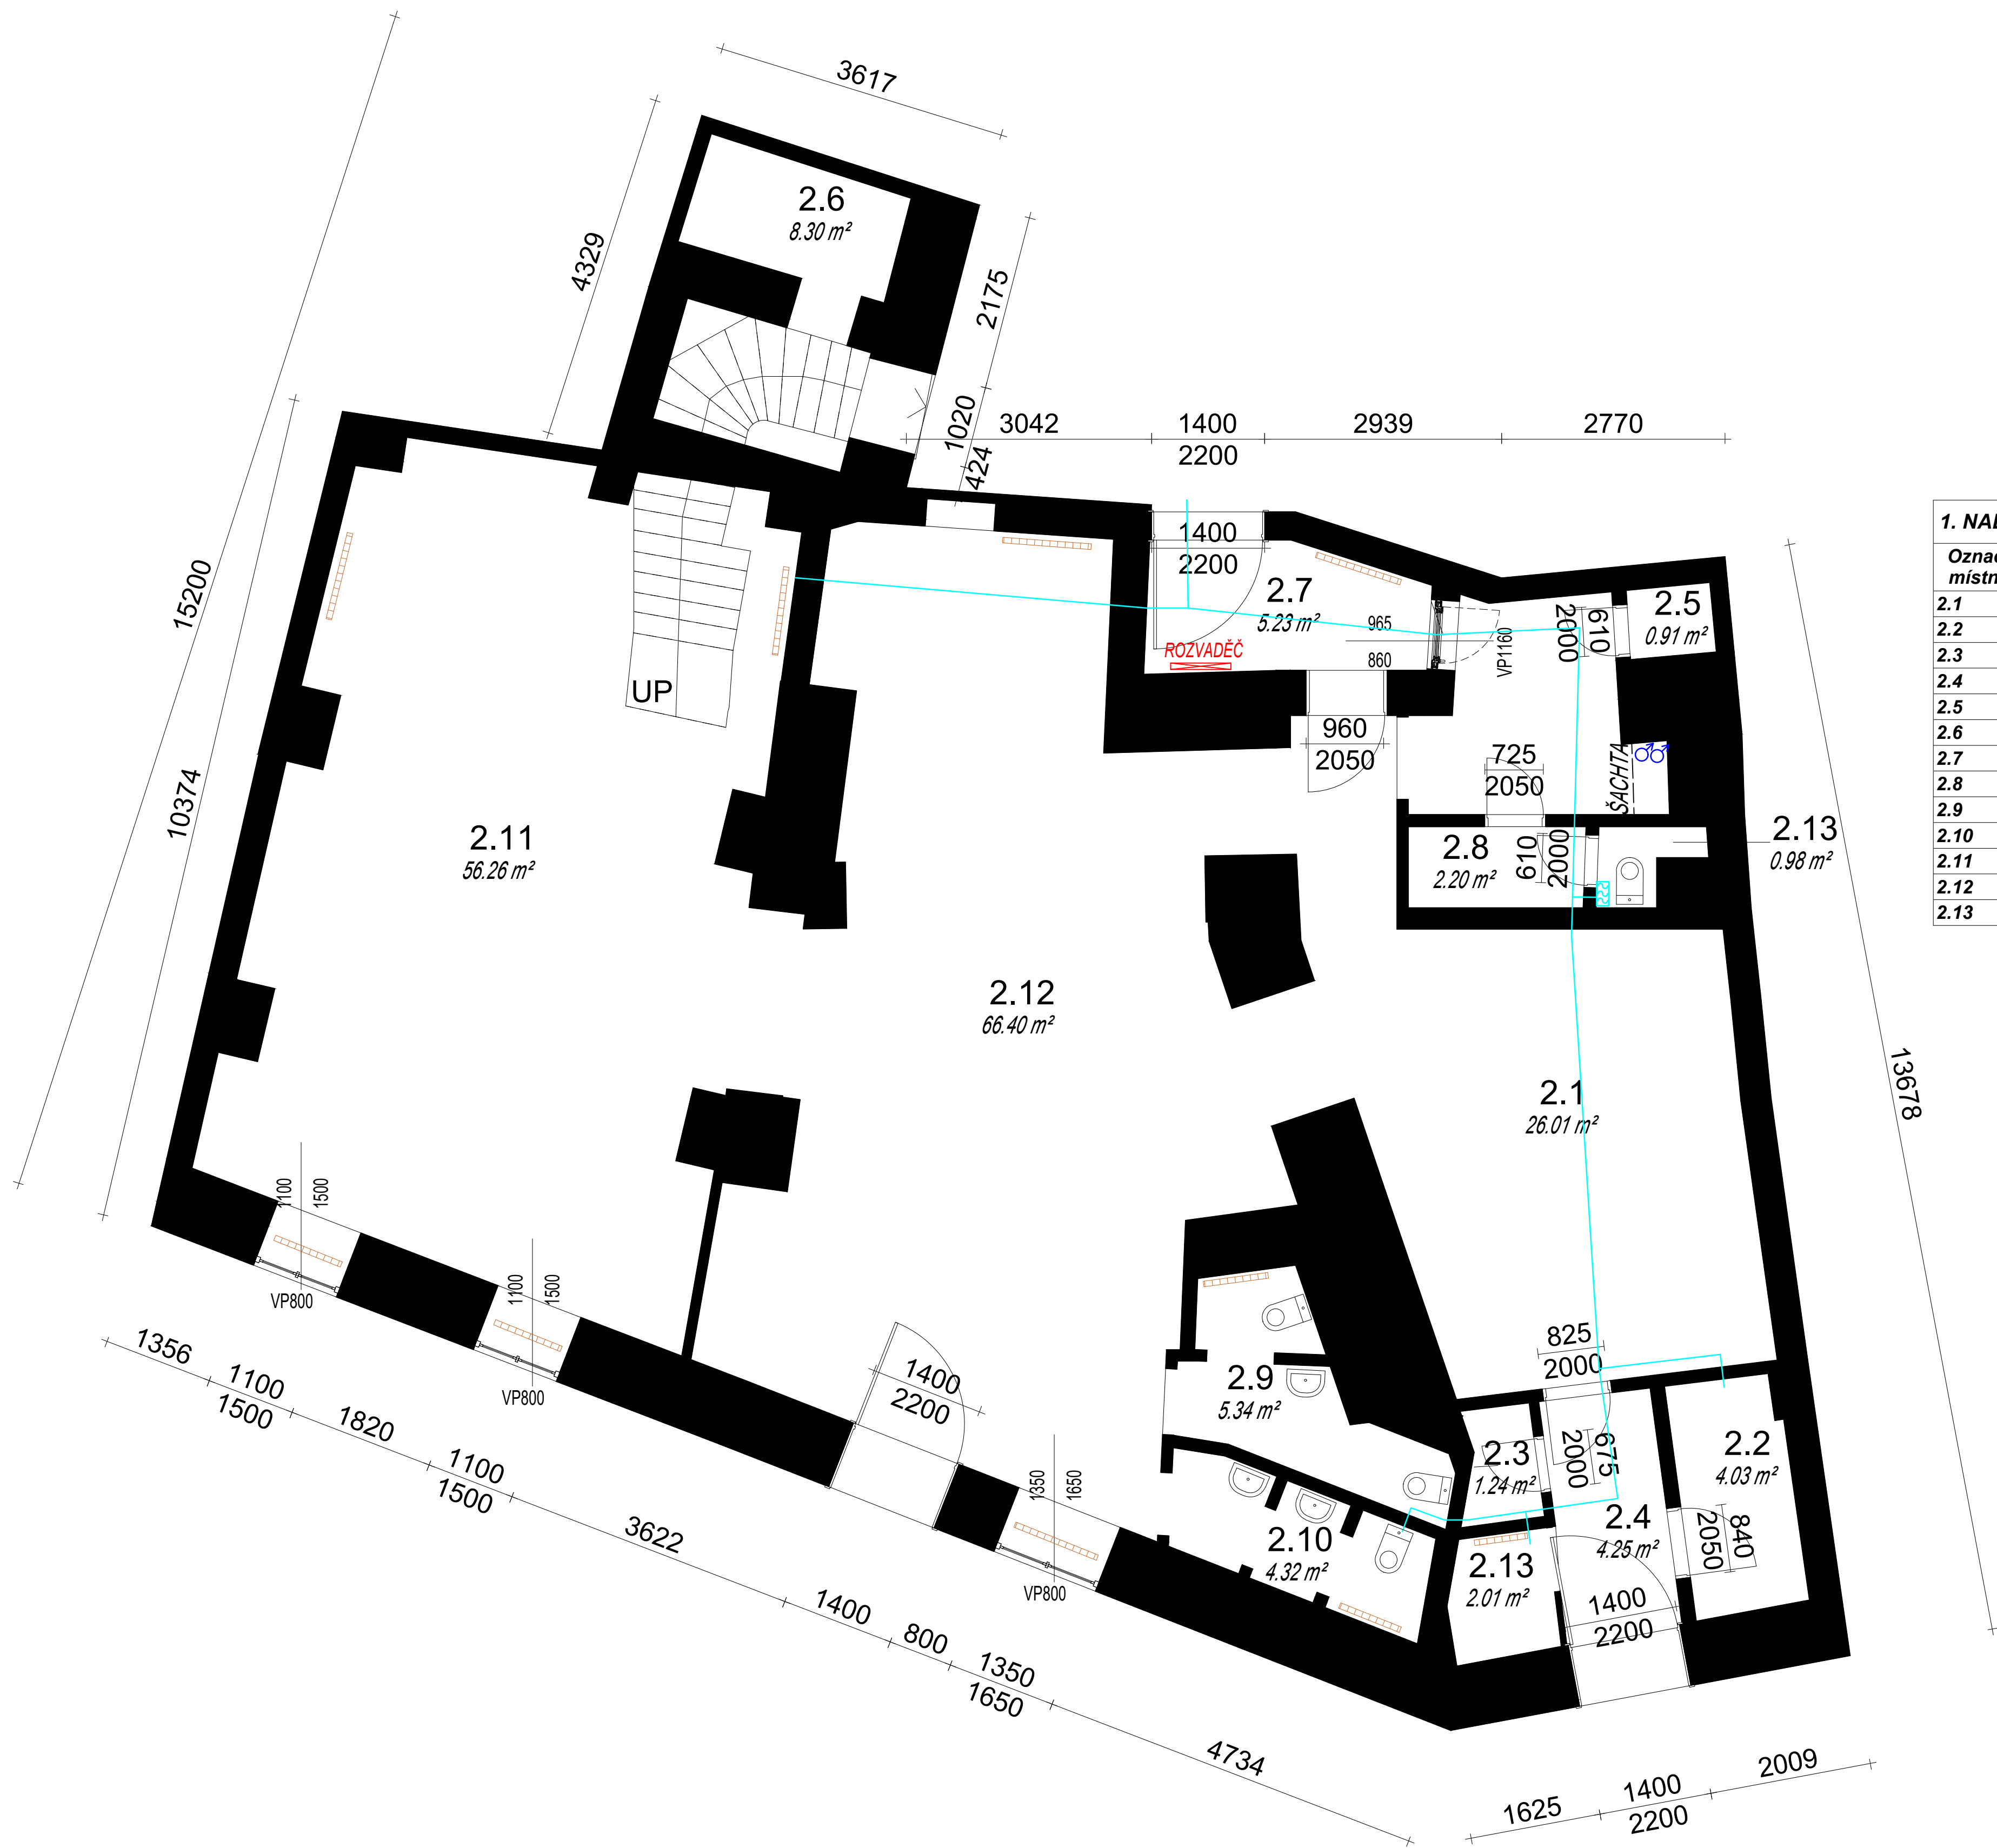

1. NADZEMNÍ PODLAŽÍ -...	
Označení místnosti	Plocha
2.1	26.01 m²
2.2	4.03 m²
2.3	1.24 m²
2.4	4.25 m²
2.5	0.91 m²
2.6	8.30 m²
2.7	5.23 m²
2.8	2.20 m²
2.9	5.34 m²
2.10	4.32 m²
2.11	56.26 m²
2.12	66.40 m²
2.13	2.01 m²

LEGENDA:

- STÁVAJÍCÍ SMÍŠENÉ ZDIVO
- VZT ROZVOD
- STOUPAJÍCÍ VODOVODNÍ POTRUBÍ
- VENTILÁTOR
- OTOPNÉ TĚLESO

POZNÁMKY:
KÓTOVÁNÍ A TRASY ROZVODŮ JSOU POUZE ORIENTAČNÍ, VÝKRES NESLOUŽÍ JAKO ZÁVAZNÁ DOKUMENTACE.

HLAVNÍ PROJEKTANT ING. ARCH. VOJTĚCH POŠMOURNÝ		STUPEŇ DOKUMENTACE: DOKUMENTACE SKUTEČNÉHO PROVEDENÍ STAVBY	
ZPRACOVATEL ING. KAMILA KOBZOVÁ	SKONTROLOVAL JAN PETR	FORMAT A1	MĚŘÍTKO 1:50
INVESTOR HLAVNÍ MĚSTO PRAHA, MĚSTSKÁ ČÁST PRAHA 1, VODIČKOVA 681/18, 110 00 PRAHA 1 – NOVÉ MĚSTO		DATUM 01/2025	C. PANE D.2
AKCE ZAKRESLENÍ STÁVAJÍCÍHO NEBYTOVÉHO PROSTORU Č. 101, DLOUHÁ 735/25, 110 00 PRAHA 1 – STARÉ MĚSTO			
NÁZEV VÝKRESU PŮDORYS 1.NP			